


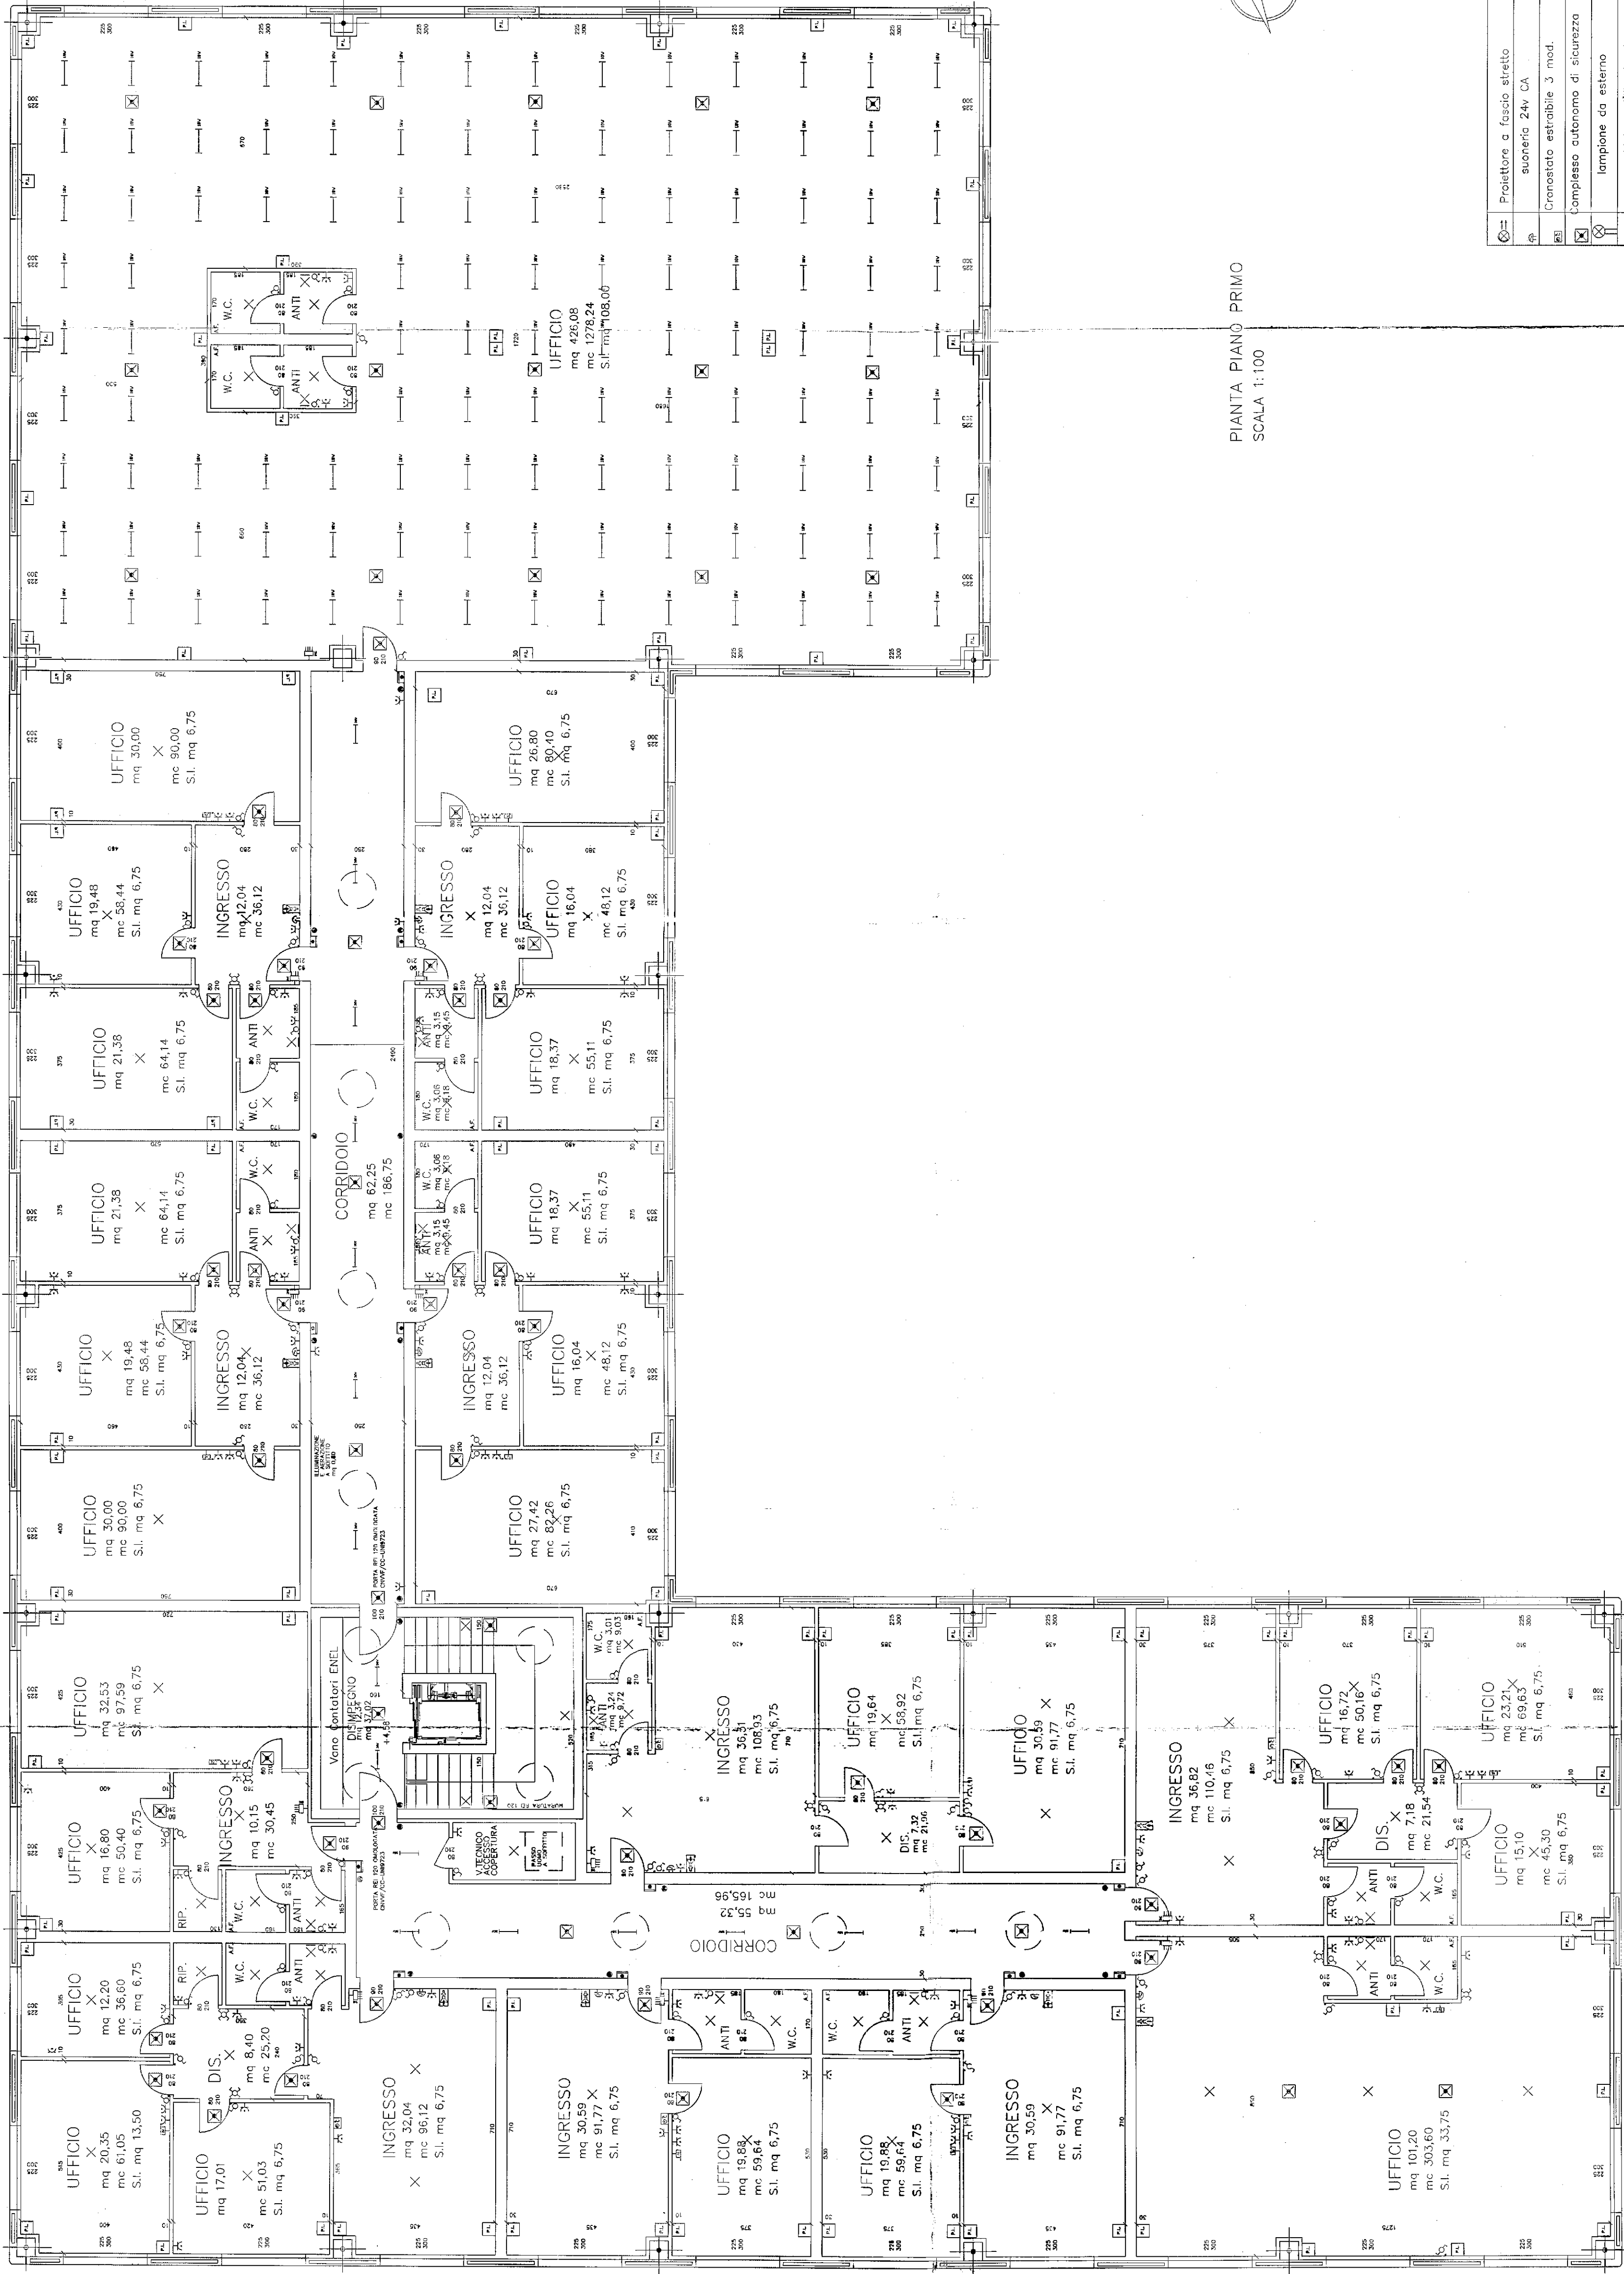


PIANTA PIANO PRIMO
SCALA 1:100

Proiettore a fascio stretto
suoneria 24V CA
Cronostato estraibile 3 mod.
Complesso autonomo di sicurezza
lampione da esterno
apparecchiatura d'illuminazione
apparecchiatura d'illuminazione
punto luce a parete
punto luce
Pozzetto per dispersore di terra
centralina ad incasso
monitor e citofono da interno
presa 2p+T 10A
pulsante 10-24V targhetta
pulsante luminoso
invertitore
deviatore
interruttore

COMUNE DI
SANDONA DI PIAVE
11 OTT. 2001
PROT. N. _____
CAT. _____ CLASSE _____ FASC. _____

INIZIATIVE NOVENTA s.r.l.
Via Niccolò Franco, 1
31100 - TREVISO (TV)
Cod. Fisc. e Partita IVA 02830070267

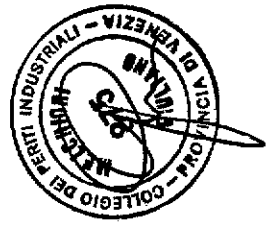


COMUNE DI SAN DONA' DI PIAVE		PROVINCIA DI VENEZIA	
PROGETTO PER LA REALIZZAZIONE DI UN FABBRICATO AD USO DIREZIONALE COMMERCIALE SU AREA RICADENTE NELL'AMBITO DEL P.I.P. "TECNOPOLES" - FRA VIA ISEO E VIA GARDA			
COMMITTENTE : INIZIATIVE NOVENTA S.r.l. Via Niccolò Franco, 1 - 31100 TREVISO (TV)			
Impianto elettrico PIANTA PIANO PRIMO			
SCALA GRAFICA : 1:100	DATA : 27/09/2001	AGGIORNATO :	DISEN. PI - 010513
SISTEMI ELETTRICI			


Agenzia del Territorio
CATASTO FABBRICATI
Ufficio Provinciale di
Venezia

Dichiarazione protocollo n VE0147084 del 15/05/2007 Planimetria di u.i.u. in Comune di San Dona' Di Piave Via Iseo civ. 23	
Identificativi Catastali: Sezione: Foglio: 34 Particella: 623 Subalterno: 15	Compilata da: Dalle Vedove Paolo Iscritto all'albo: Geometri Prov. Venezia N. 1867

Scheda n. 1 Scala 1:200

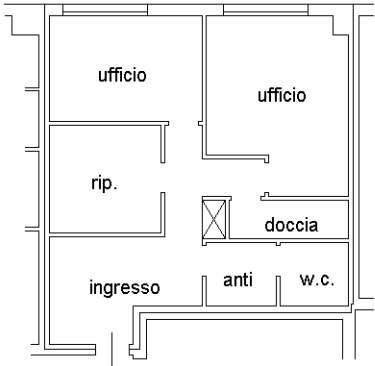


PIANTA PIANO PRIMO
H = 3,00 m

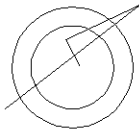

Agenzia del Territorio
CATASTO FABBRICATI
Ufficio Provinciale di
Venezia

Dichiarazione protocollo n VE0147084 del 15/05/2007 Planimetria di u.i.u. in Comune di San Dona' Di Piave Via Iseo civ. 23	
Identificativi Catastali: Sezione: Foglio: 34 Particella: 623 Subalterno: 15	Compilata da: Dalle Vedove Paolo Iscritto all'albo: Geometri Prov. Venezia N. 1867

Scheda n. 1 Scala 1:200

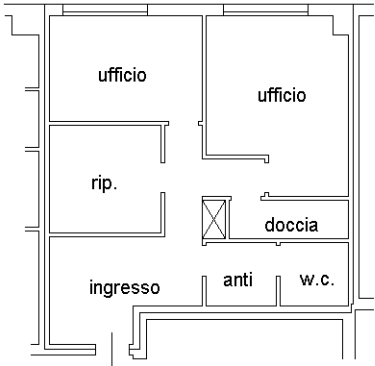

PIANTA PIANO PRIMO
H = 3,00 m

